


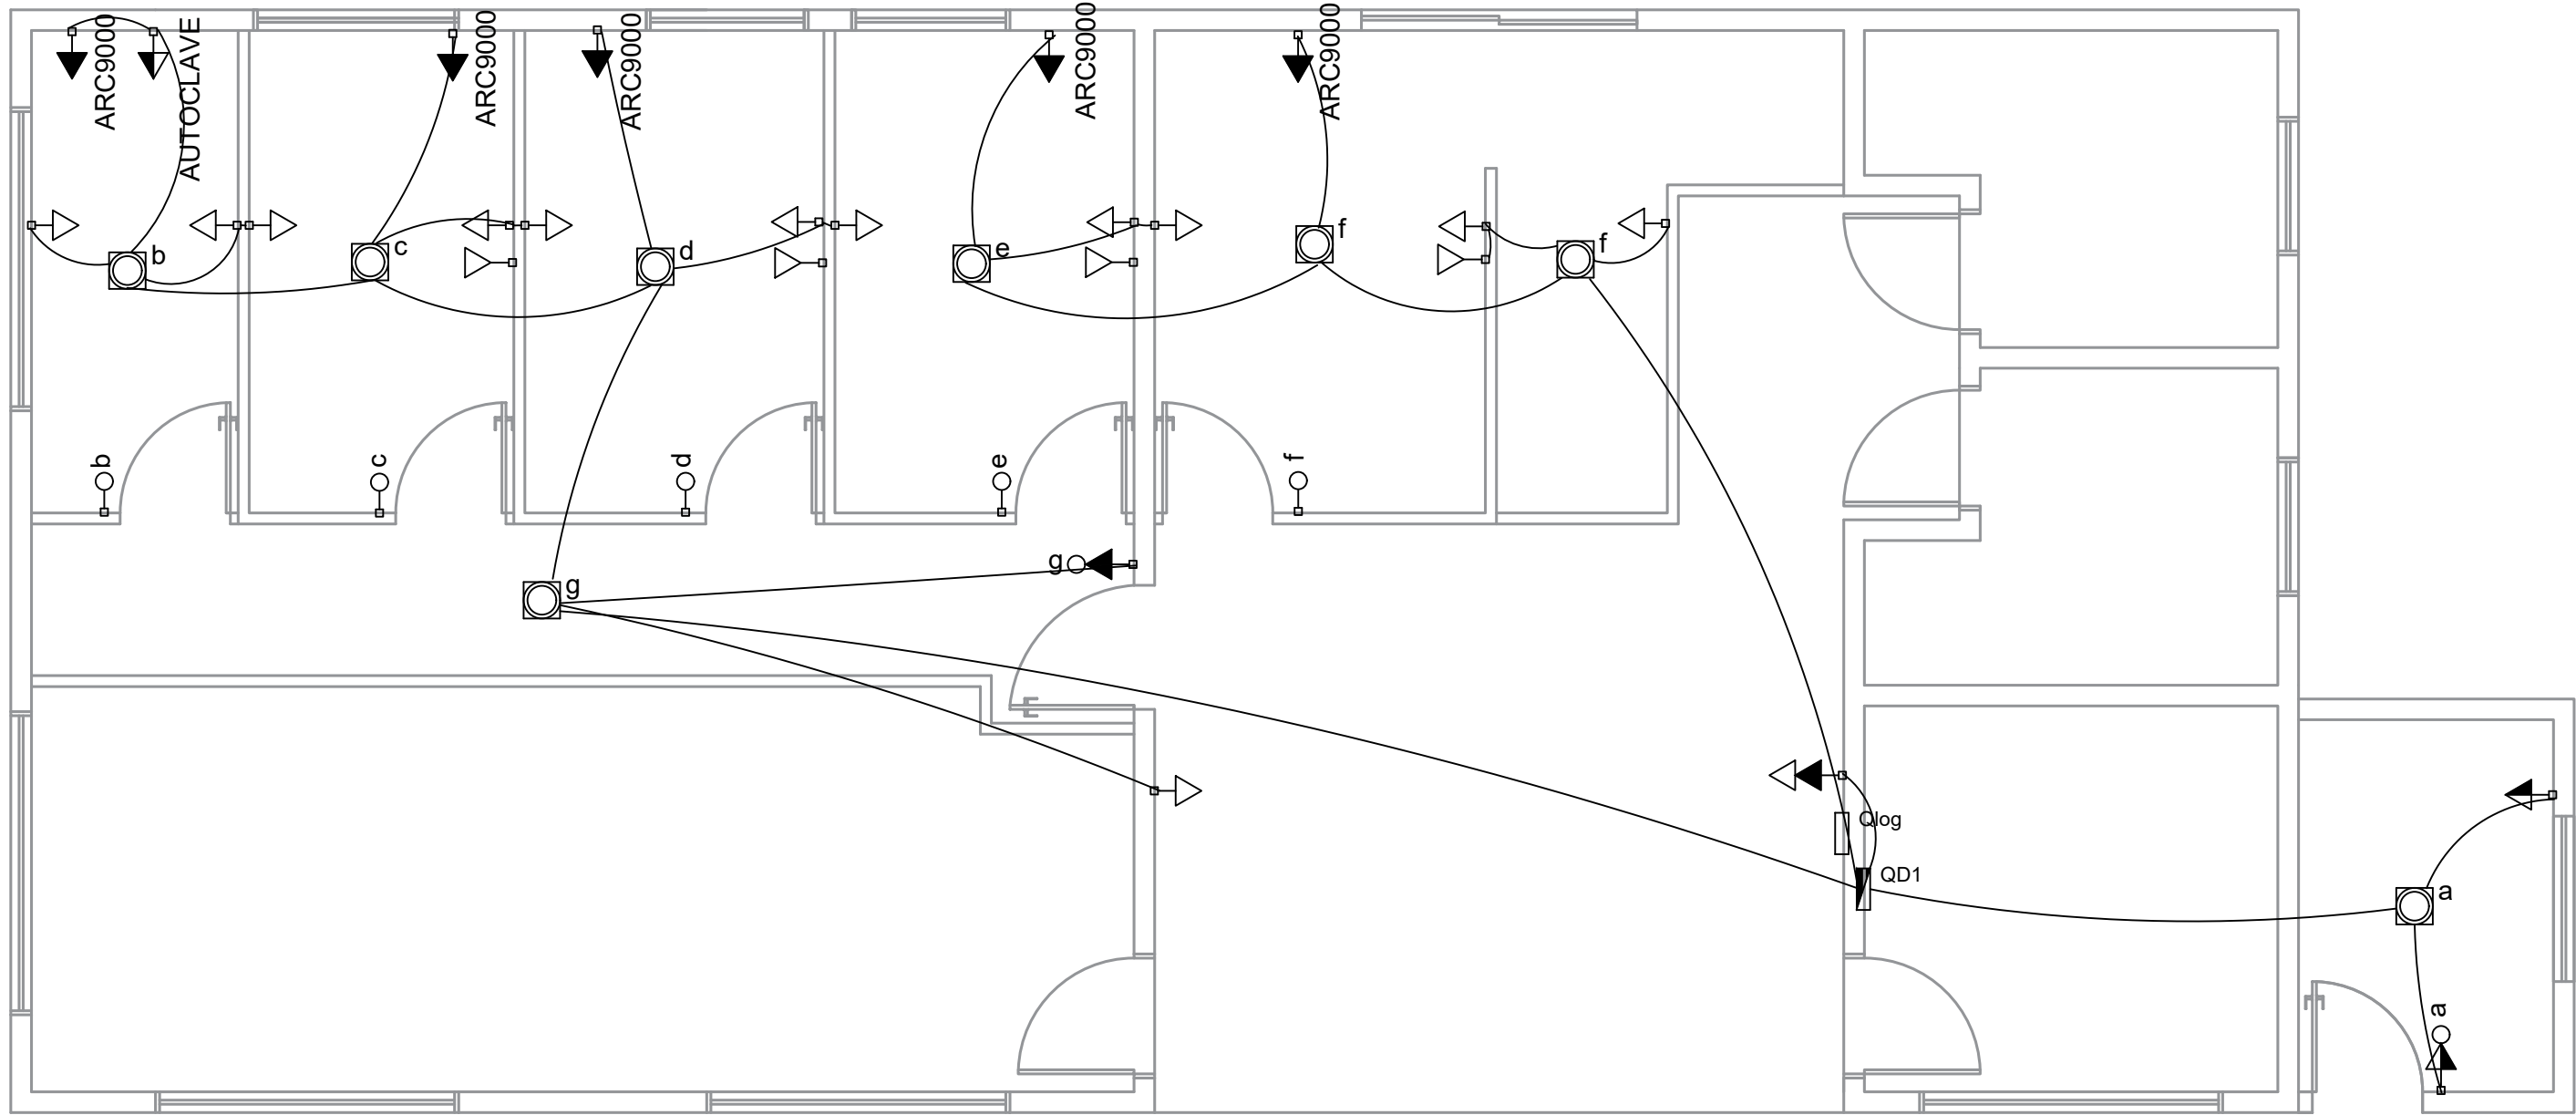

Legenda		
	2	i
	a	
	13	a
	2	
	2	
	ARC9000	
	(2x)	

Planta Baixa

Escala 1/50


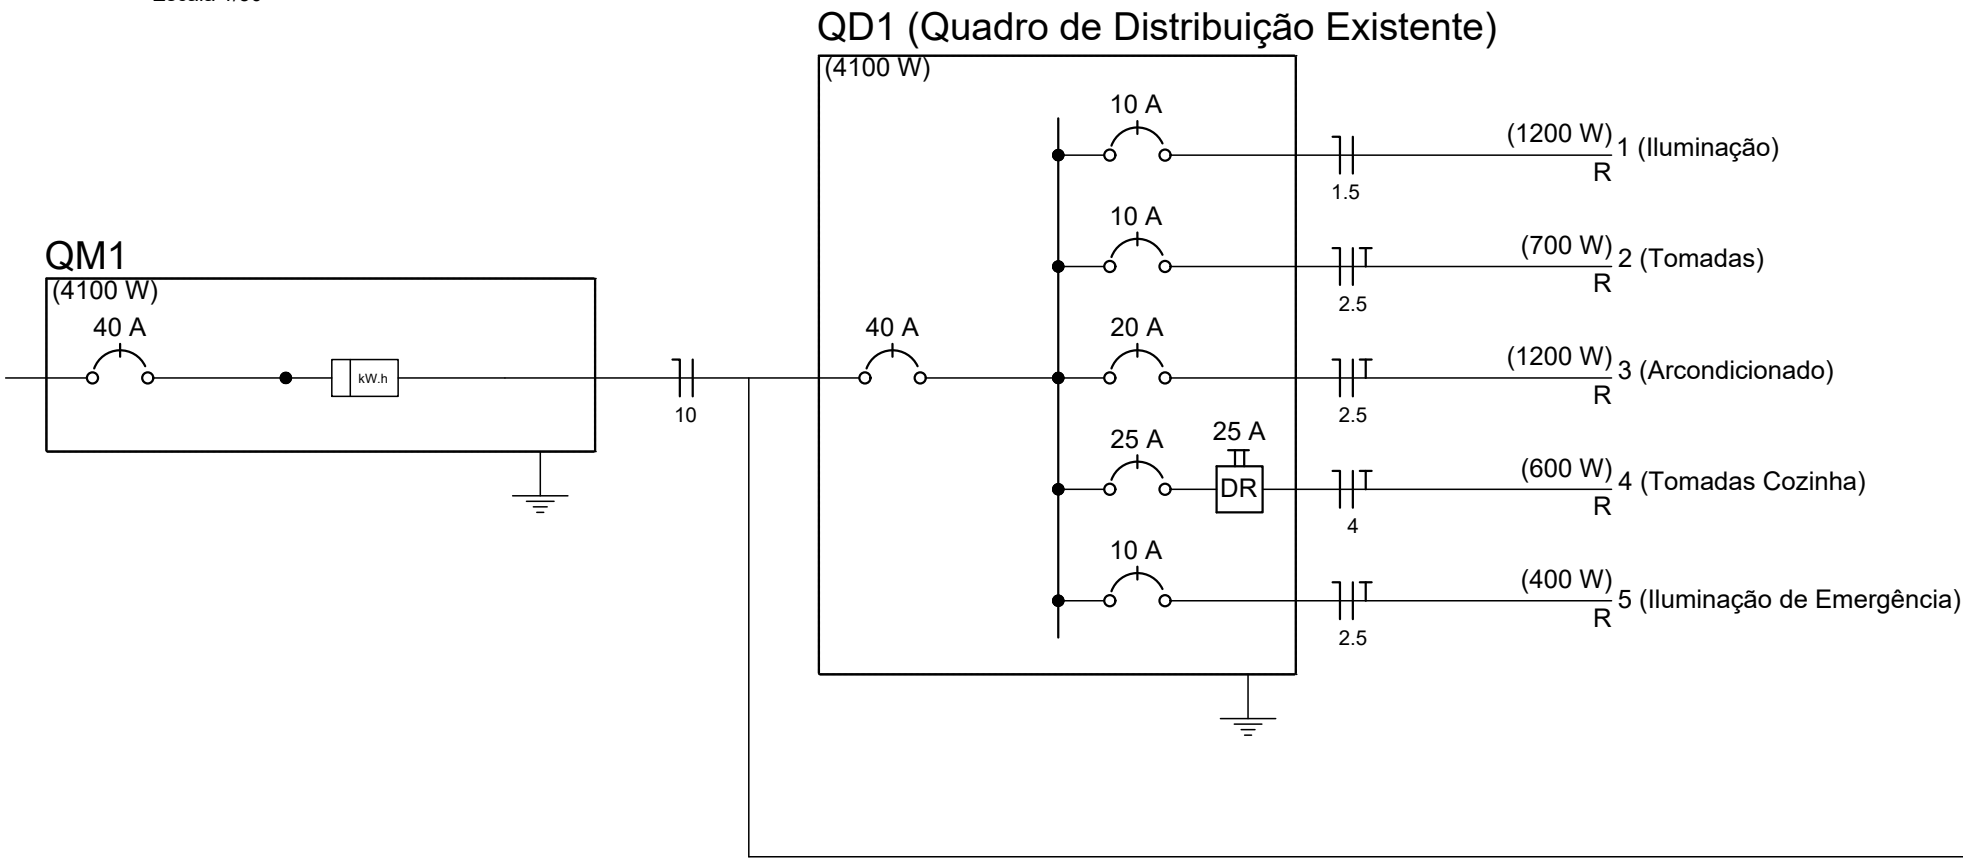


Diagrama Unifilar

QD2 (Quadro de Distribuição)



Revisão	Assunto	Data
00	Emissão inicial	16/05/2023

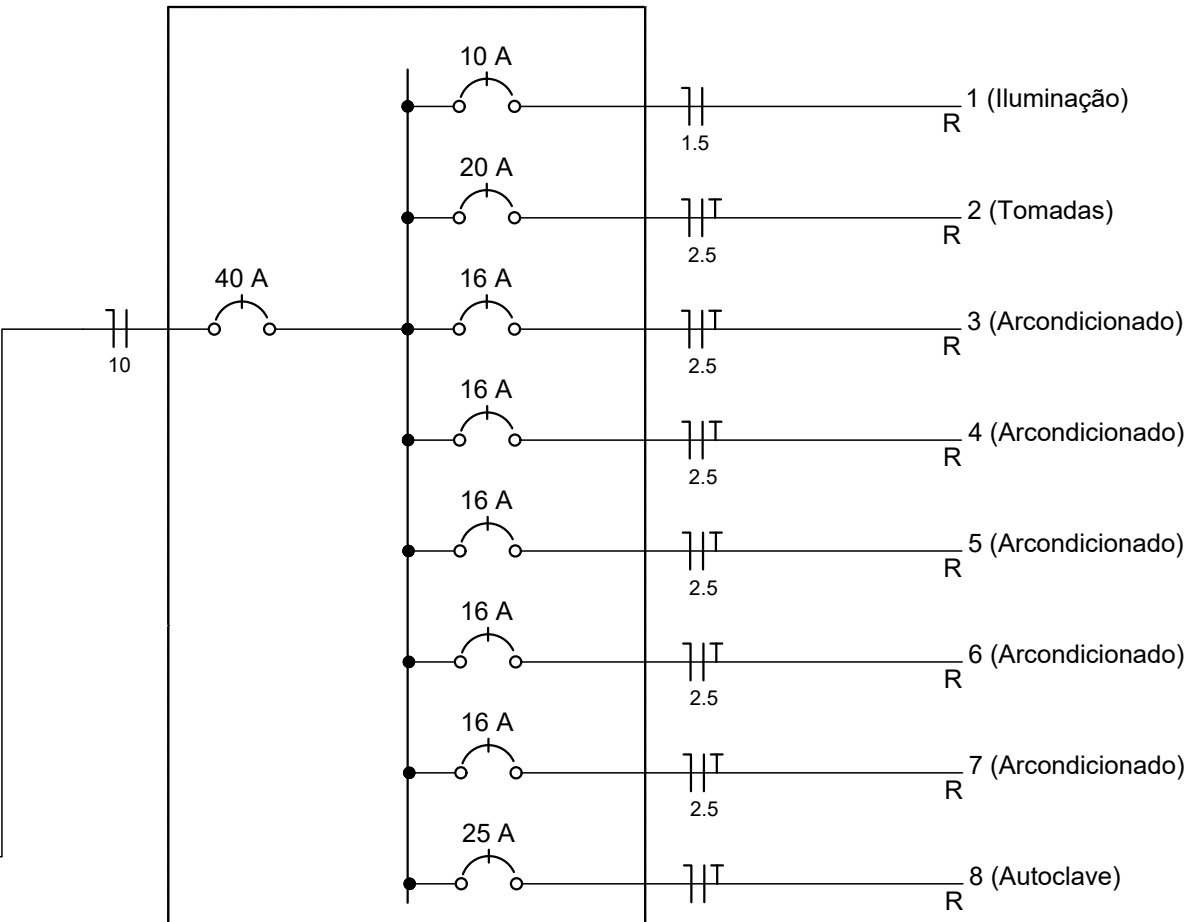

ESTADO DE SANTA CATARINA
PREFEITURA MUNICIPAL DE PORTO BELO

Projeto Elétrico	Projeto	Estátística
Escala	Unidade de Saúde do Sertão do Valongo	R00
Indicada	Local	
Data	Rua Marcelino Caetano, Sertão do Valongo, Porto Belo - SC, 88210-000	
Maio/2023	Assunto	Município
	Planta baixa, Diagramas	Porto Belo - SC
Desenho	Prefeitura Municipal	Resp. Técnico
Folha	JOEL ORLANDO LUCINDA	WILIAN LEANDRO PAULINO
01/01	Prefeito Municipal	Eng. Civil - CREA/SC 159085-4