



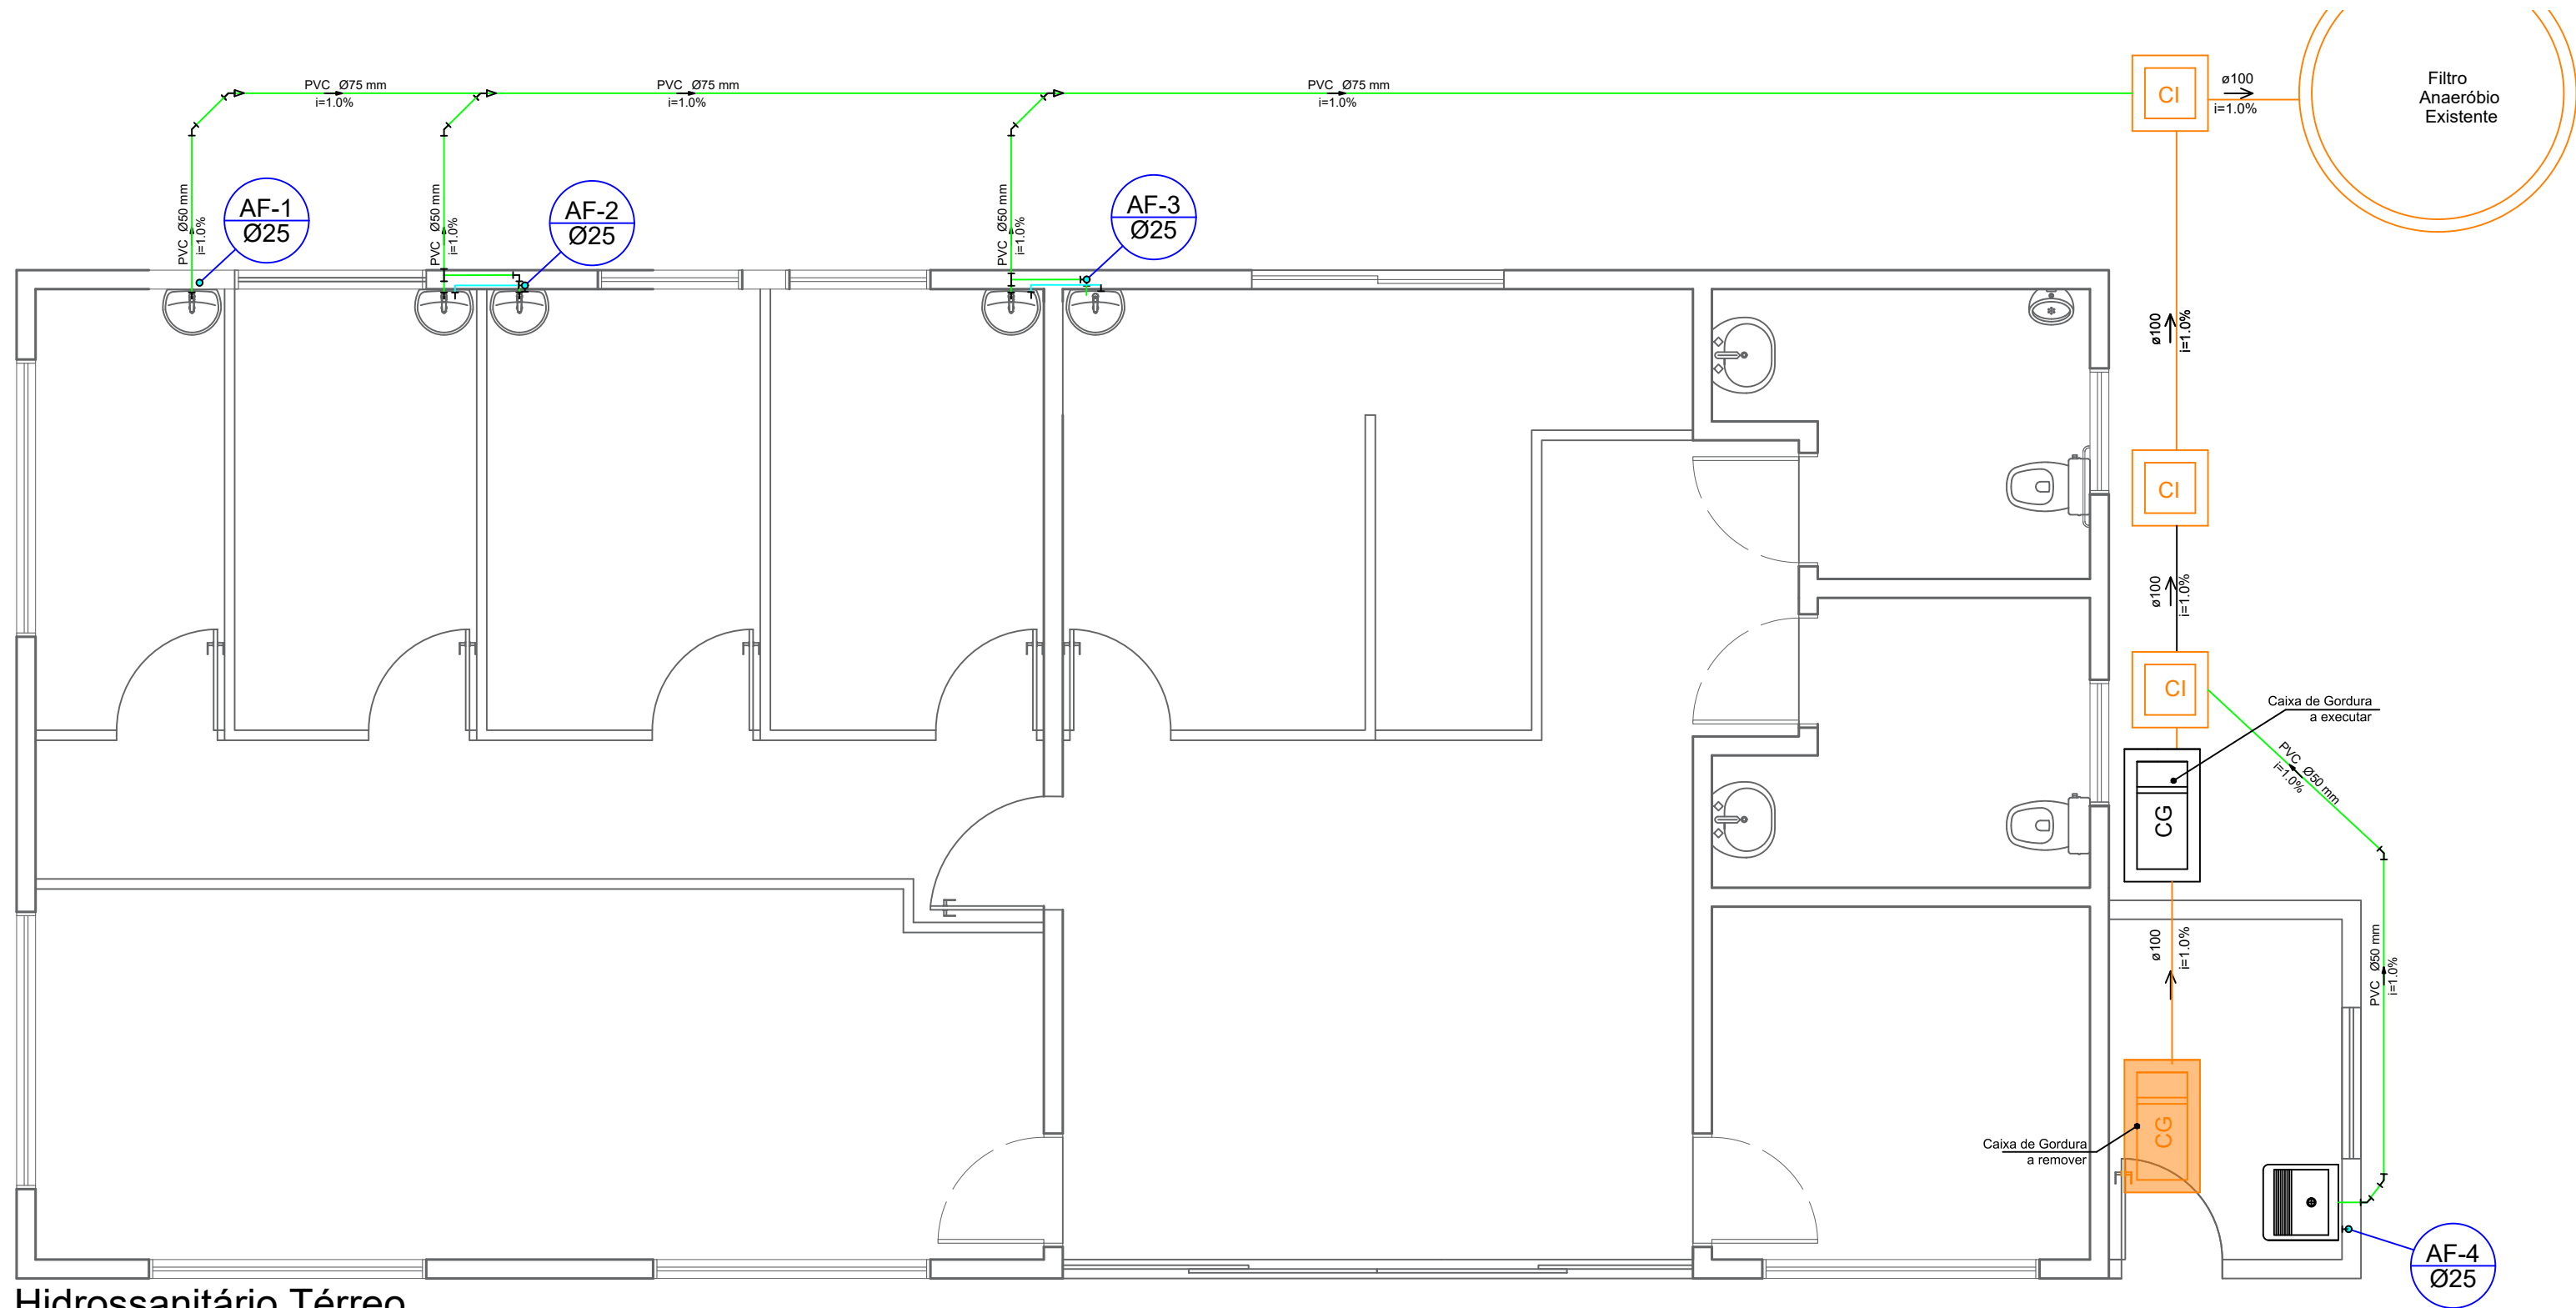

Hidrossanitário Térreo
Escala 1/50

 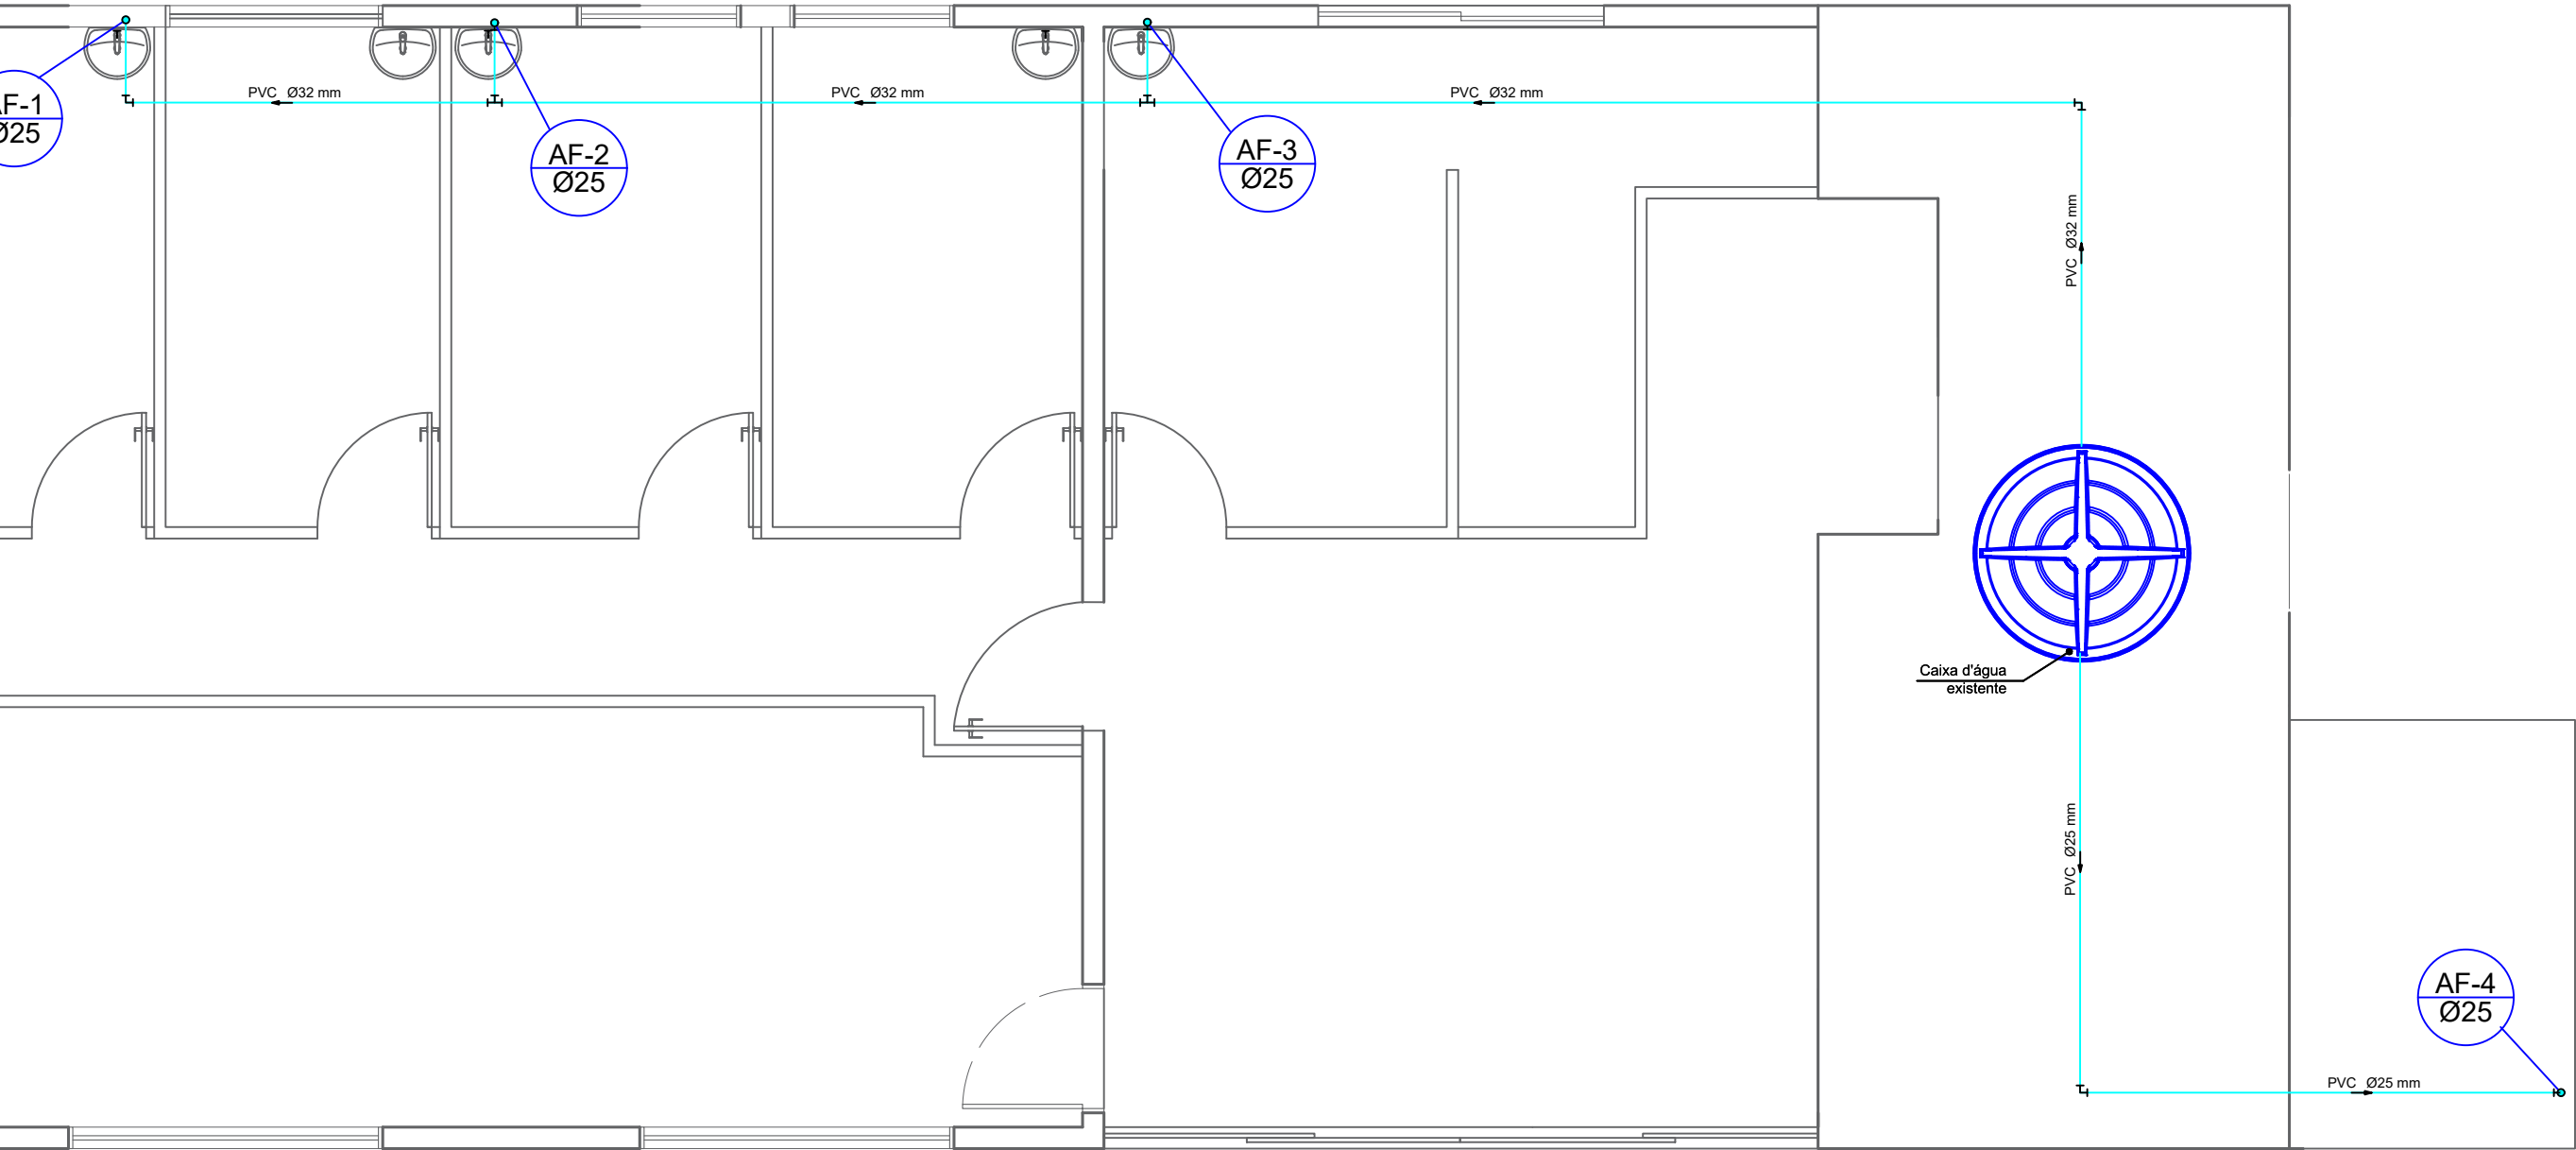


Hidrossanitário Caixa d'água
Escala 1/50

NOTAS

- Executar registro de gaveta h = 1,80m em cada coluna de água fria

LEGENDAS



Caixa de gordura



Caixa de inspeção



Tubulação água fria



Tubulação PVC Esgoto a executar



Tubulação PVC Esgoto Existente

Revisão	Assunto	Data
00	Emissão inicial	11/05/2023

	ESTADO DE SANTA CATARINA PREFEITURA MUNICIPAL DE PORTO BELO	
Projeto Hidrossanitário	Unidade de Saúde Sertão do Valongo	Estatística Revisão 00
Escala	Indicada	
Data	Maio/2023	
Desenho	WILIAN	
Folha	01/01	

Projeto	Unidade de Saúde Sertão do Valongo	Estatística Revisão 00
Local	Rua Marcelino Caetano, Sertão do Valongo, Porto Belo - SC, 88210-000	
Assunto	Planta Baixa	Município Porto Belo - SC
Prefeitura Municipal	JOEL ORLANDO LUCINDA Prefeito Municipal	Resp. TécnicoWILIAN LEANDRO PAULINO AULER-06138283996 WILIAN LEANDRO PAULINO AULER-06138283996 Dados: 2023.05.16 14:35:35 -03'00' Eng. Civil - CREA/SC 159085-4